


RZUT PARTERU skala 1:100

ZESTAWIENIE POWIERZCHNI - PARTER		
nr	nazwa	pow. m²
0.1	MAGAZYN 1	182,22
0.2	MAGAZYN 1	182,26
0.3	MAGAZYN 1	113,60
0.4	WIATROŁAP	2,87
0.5	TOALETA	5,44
0.6	POM. SOCJALNE	11,90
0.7	POM GOSPODARCZE	20,13
SUMA		518.42

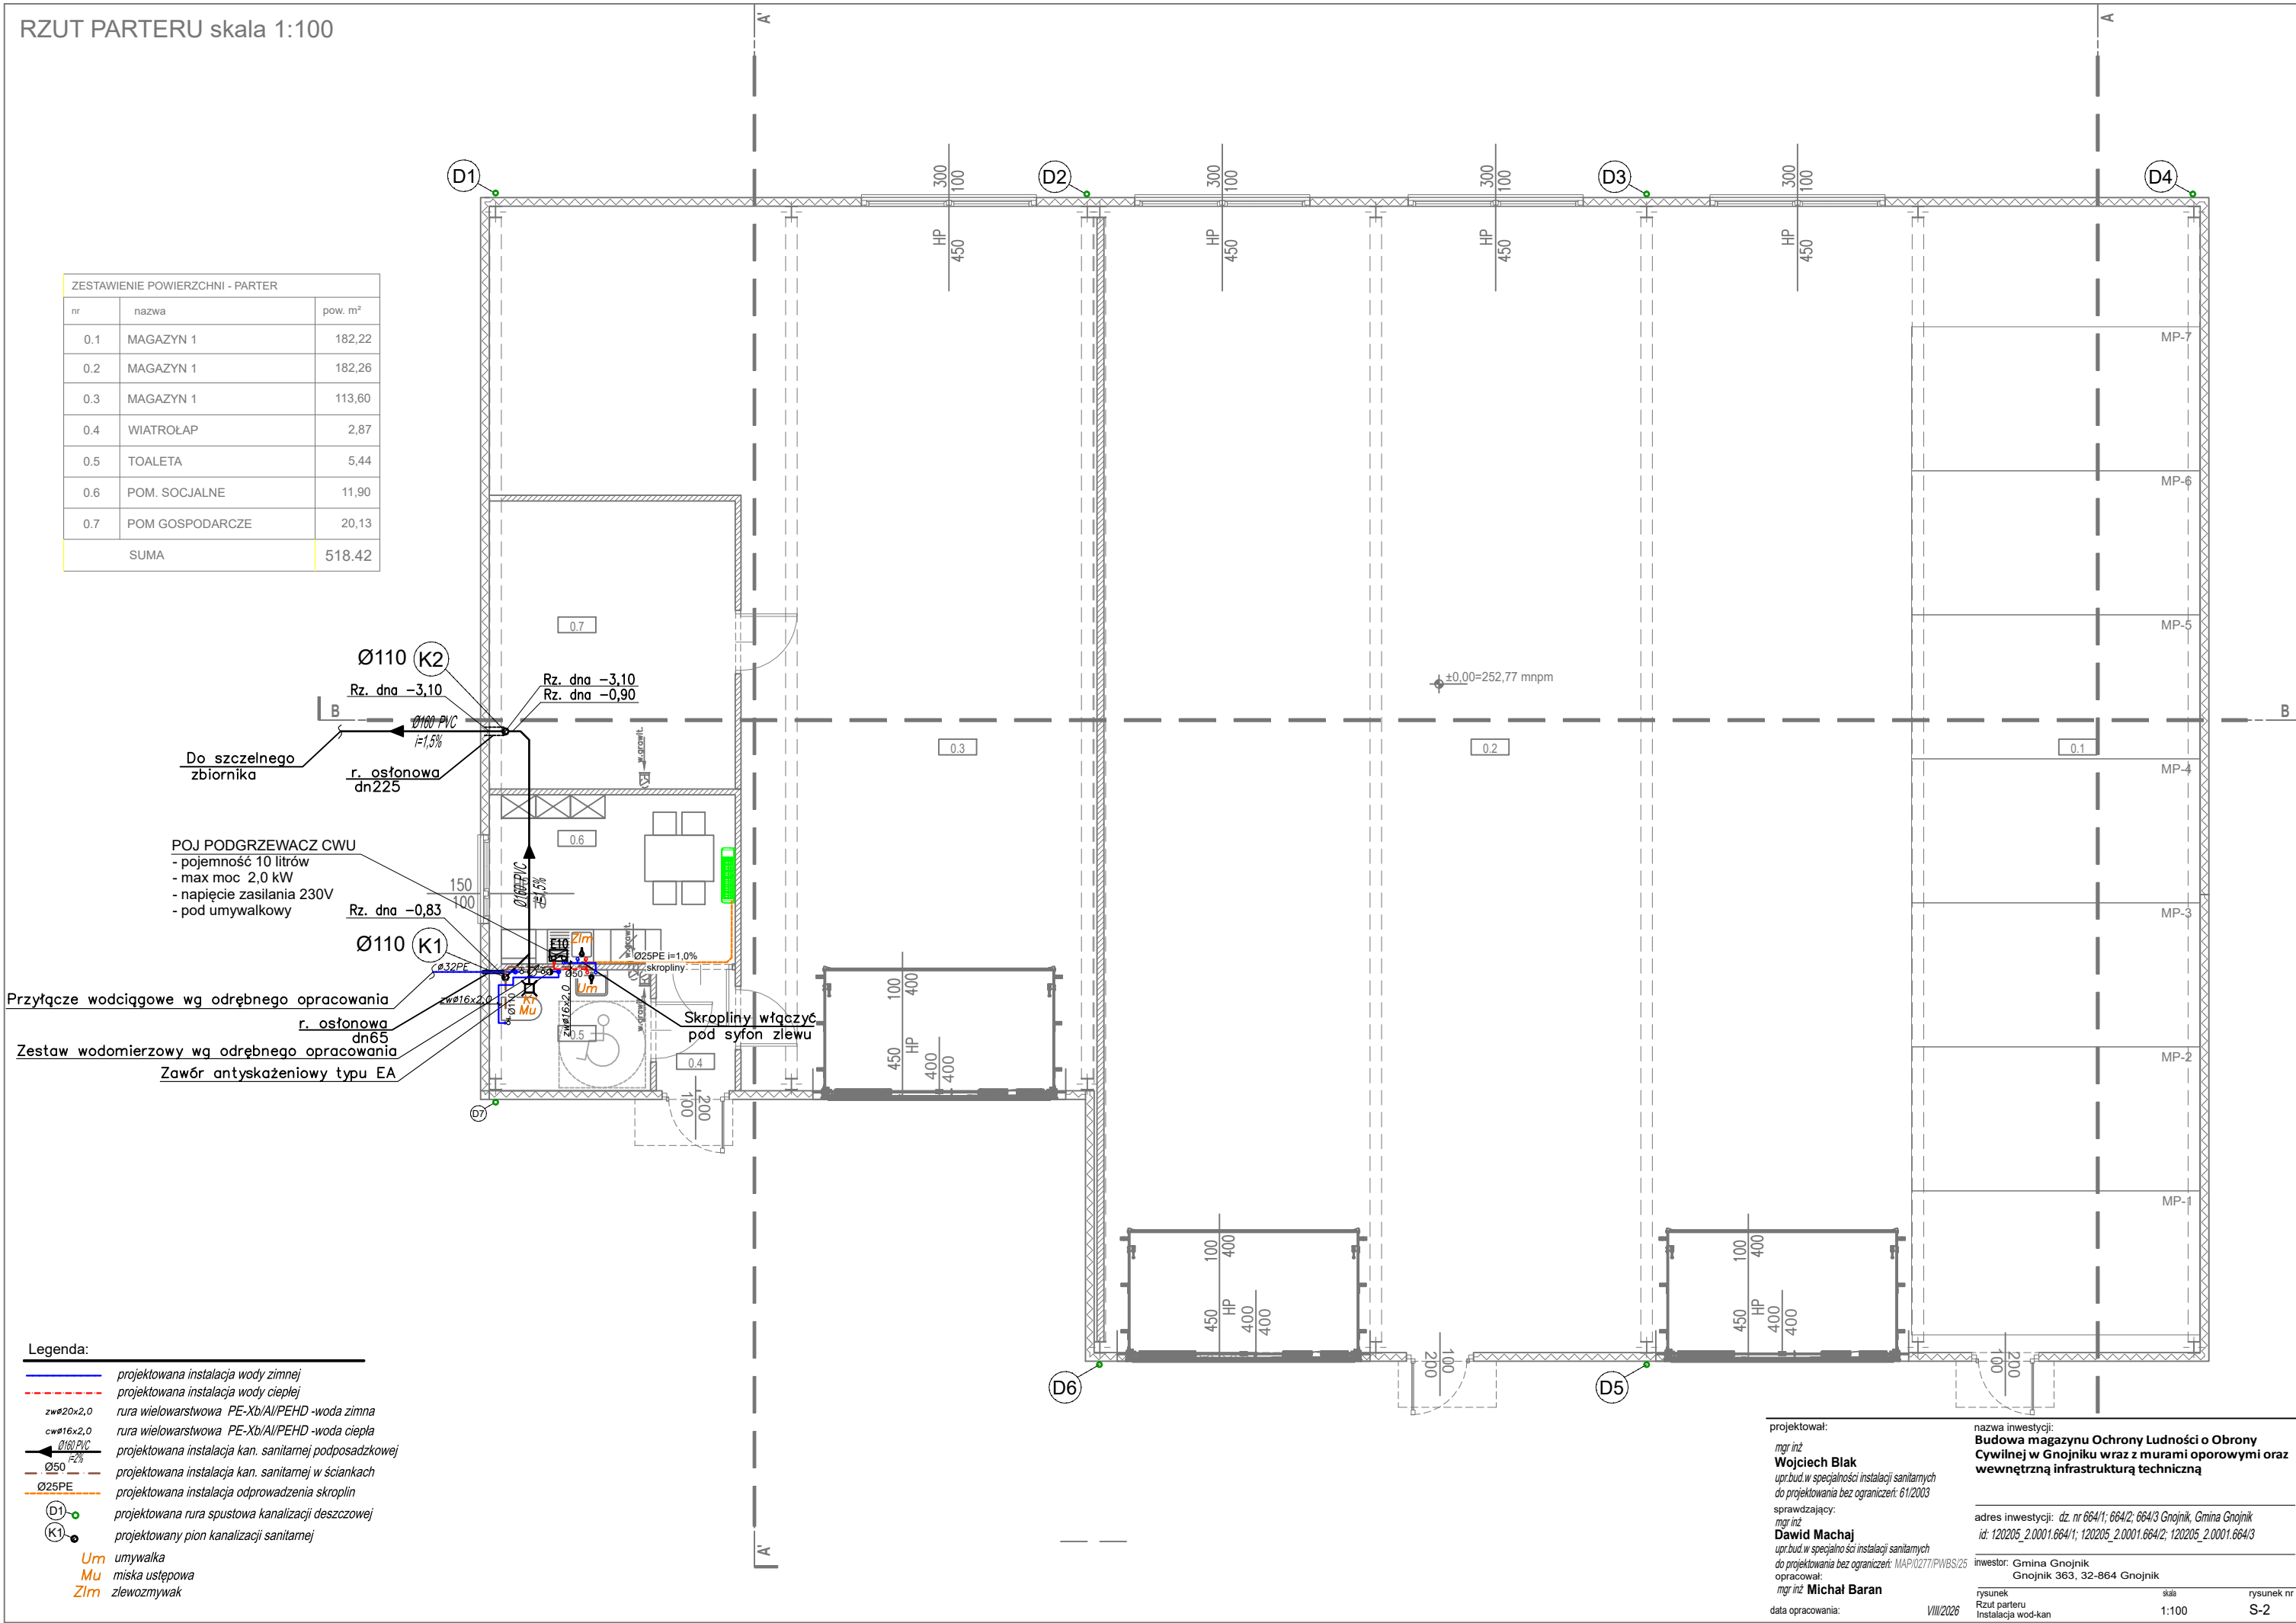

Legenda:

- projektowana instalacja wody zimnej
- projektowana instalacja wody ciepłej
- rw20x2,0
- rw16x2,0
- 0100 PVC
- 050
- 025PE
- 01
- 02
- 03
- 100

projektował: mgr inż. Wojciech Blak upr.bud.w specjalności instalacji sanitarnych do projektowania bez ograniczeń: 61/2003	nazwa inwestycji: Budowa magazynu Ochrony Ludności o Obrony Cywilnej w Gnojniku wraz z murami oporowymi oraz wewnętrzną infrastrukturą techniczną
mgr inż. Dawid Machaj upr.bud.w specjalności instalacji sanitarnych do projektowania bez ograniczeń: MAP/0277/PWBS/25	adres inwestycji: dz. nr 664/1; 664/2; 664/3 Gnojnik, Gmina Gnojnik id: 120205_2.0001.664/1; 120205_2.0001.664/2; 120205_2.0001.664/3
opracował: mgr inż. Michał Baran	inwestor: Gmina Gnojnik Gnojnik 363, 32-864 Gnojnik
data opracowania: VIII/2026	rysunek Rzut parteru Instalacja wod-kan skala 1:100 rysunek nr S-2