


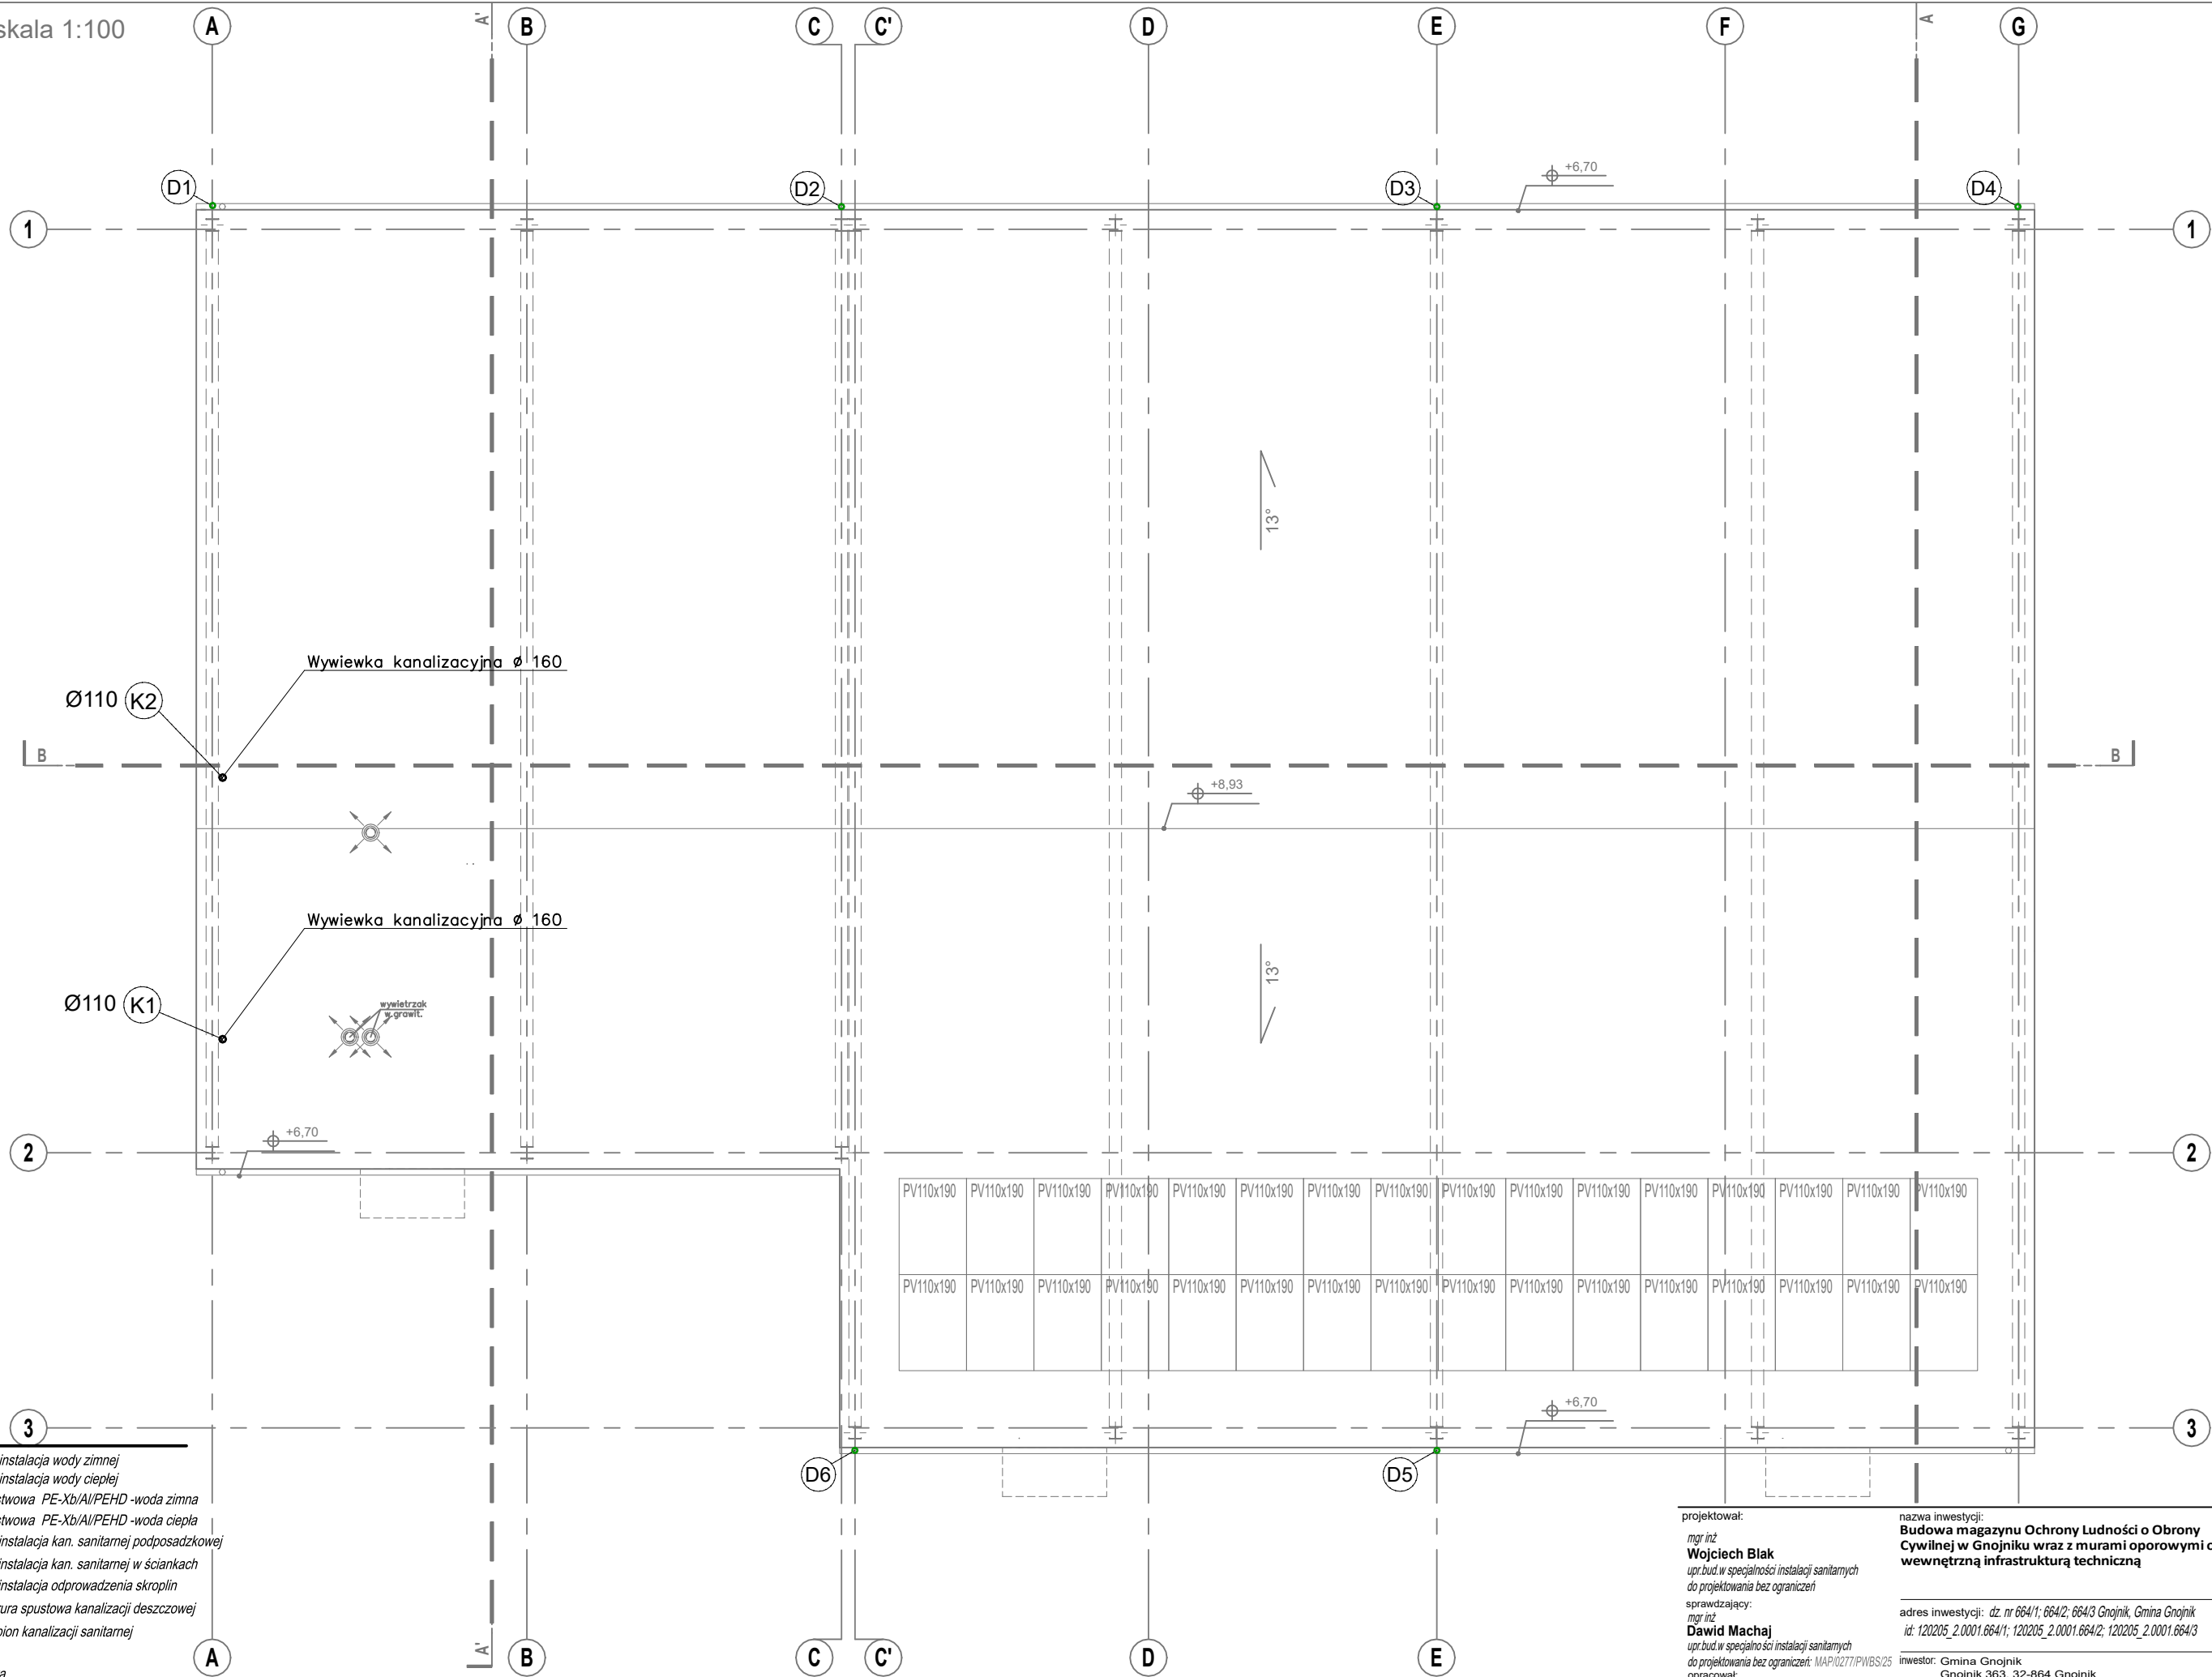

- Legenda:
- projektowana instalacja wody zimnej
 - projektowana instalacja wody ciepłej
 - rura wielowarstwowa PE-Xb/Al/PEHD -woda zimna
 - rura wielowarstwowa PE-Xb/Al/PEHD -woda ciepła
 - projektowana instalacja kan. sanitarnej podposadzkowej
 - projektowana instalacja kan. sanitarnej w ściankach
 - projektowana instalacja odprowadzenia skroplin
 - projektowana rura spustowa kanalizacji deszczowej
 - projektowany pion kanalizacji sanitarnej
 - umywalka
 - miska ustępowa
 - zlewozmywak

projektował:
mgr inż
Wojciech Blak
upr.bud.w specjalności instalacji sanitarnych
do projektowania bez ograniczeń

sprawdzający:
mgr inż
Dawid Machaj
upr.bud.w specjalności instalacji sanitarnych
do projektowania bez ograniczeń: MAP/0277/PWB/S/25

opracował:
mgr inż **Michał Baran**

data opracowania: VIII/2026

nazwa inwestycji:
**Budowa magazynu Ochrony Ludności o Obrony
Cywilnej w Gnojniku wraz z murami oporowymi oraz
wewnętrzną infrastrukturą techniczną**

adres inwestycji: dz. nr 664/1; 664/2; 664/3 Gnojnik, Gmina Gnojnik
id: 120205_2.0001.664/1; 120205_2.0001.664/2; 120205_2.0001.664/3

inwestor: Gmina Gnojnik
Gnojnik 363, 32-864 Gnojnik

rysunek
Instalacja wod-kan

skala
1:100

rysunek nr
S-3