


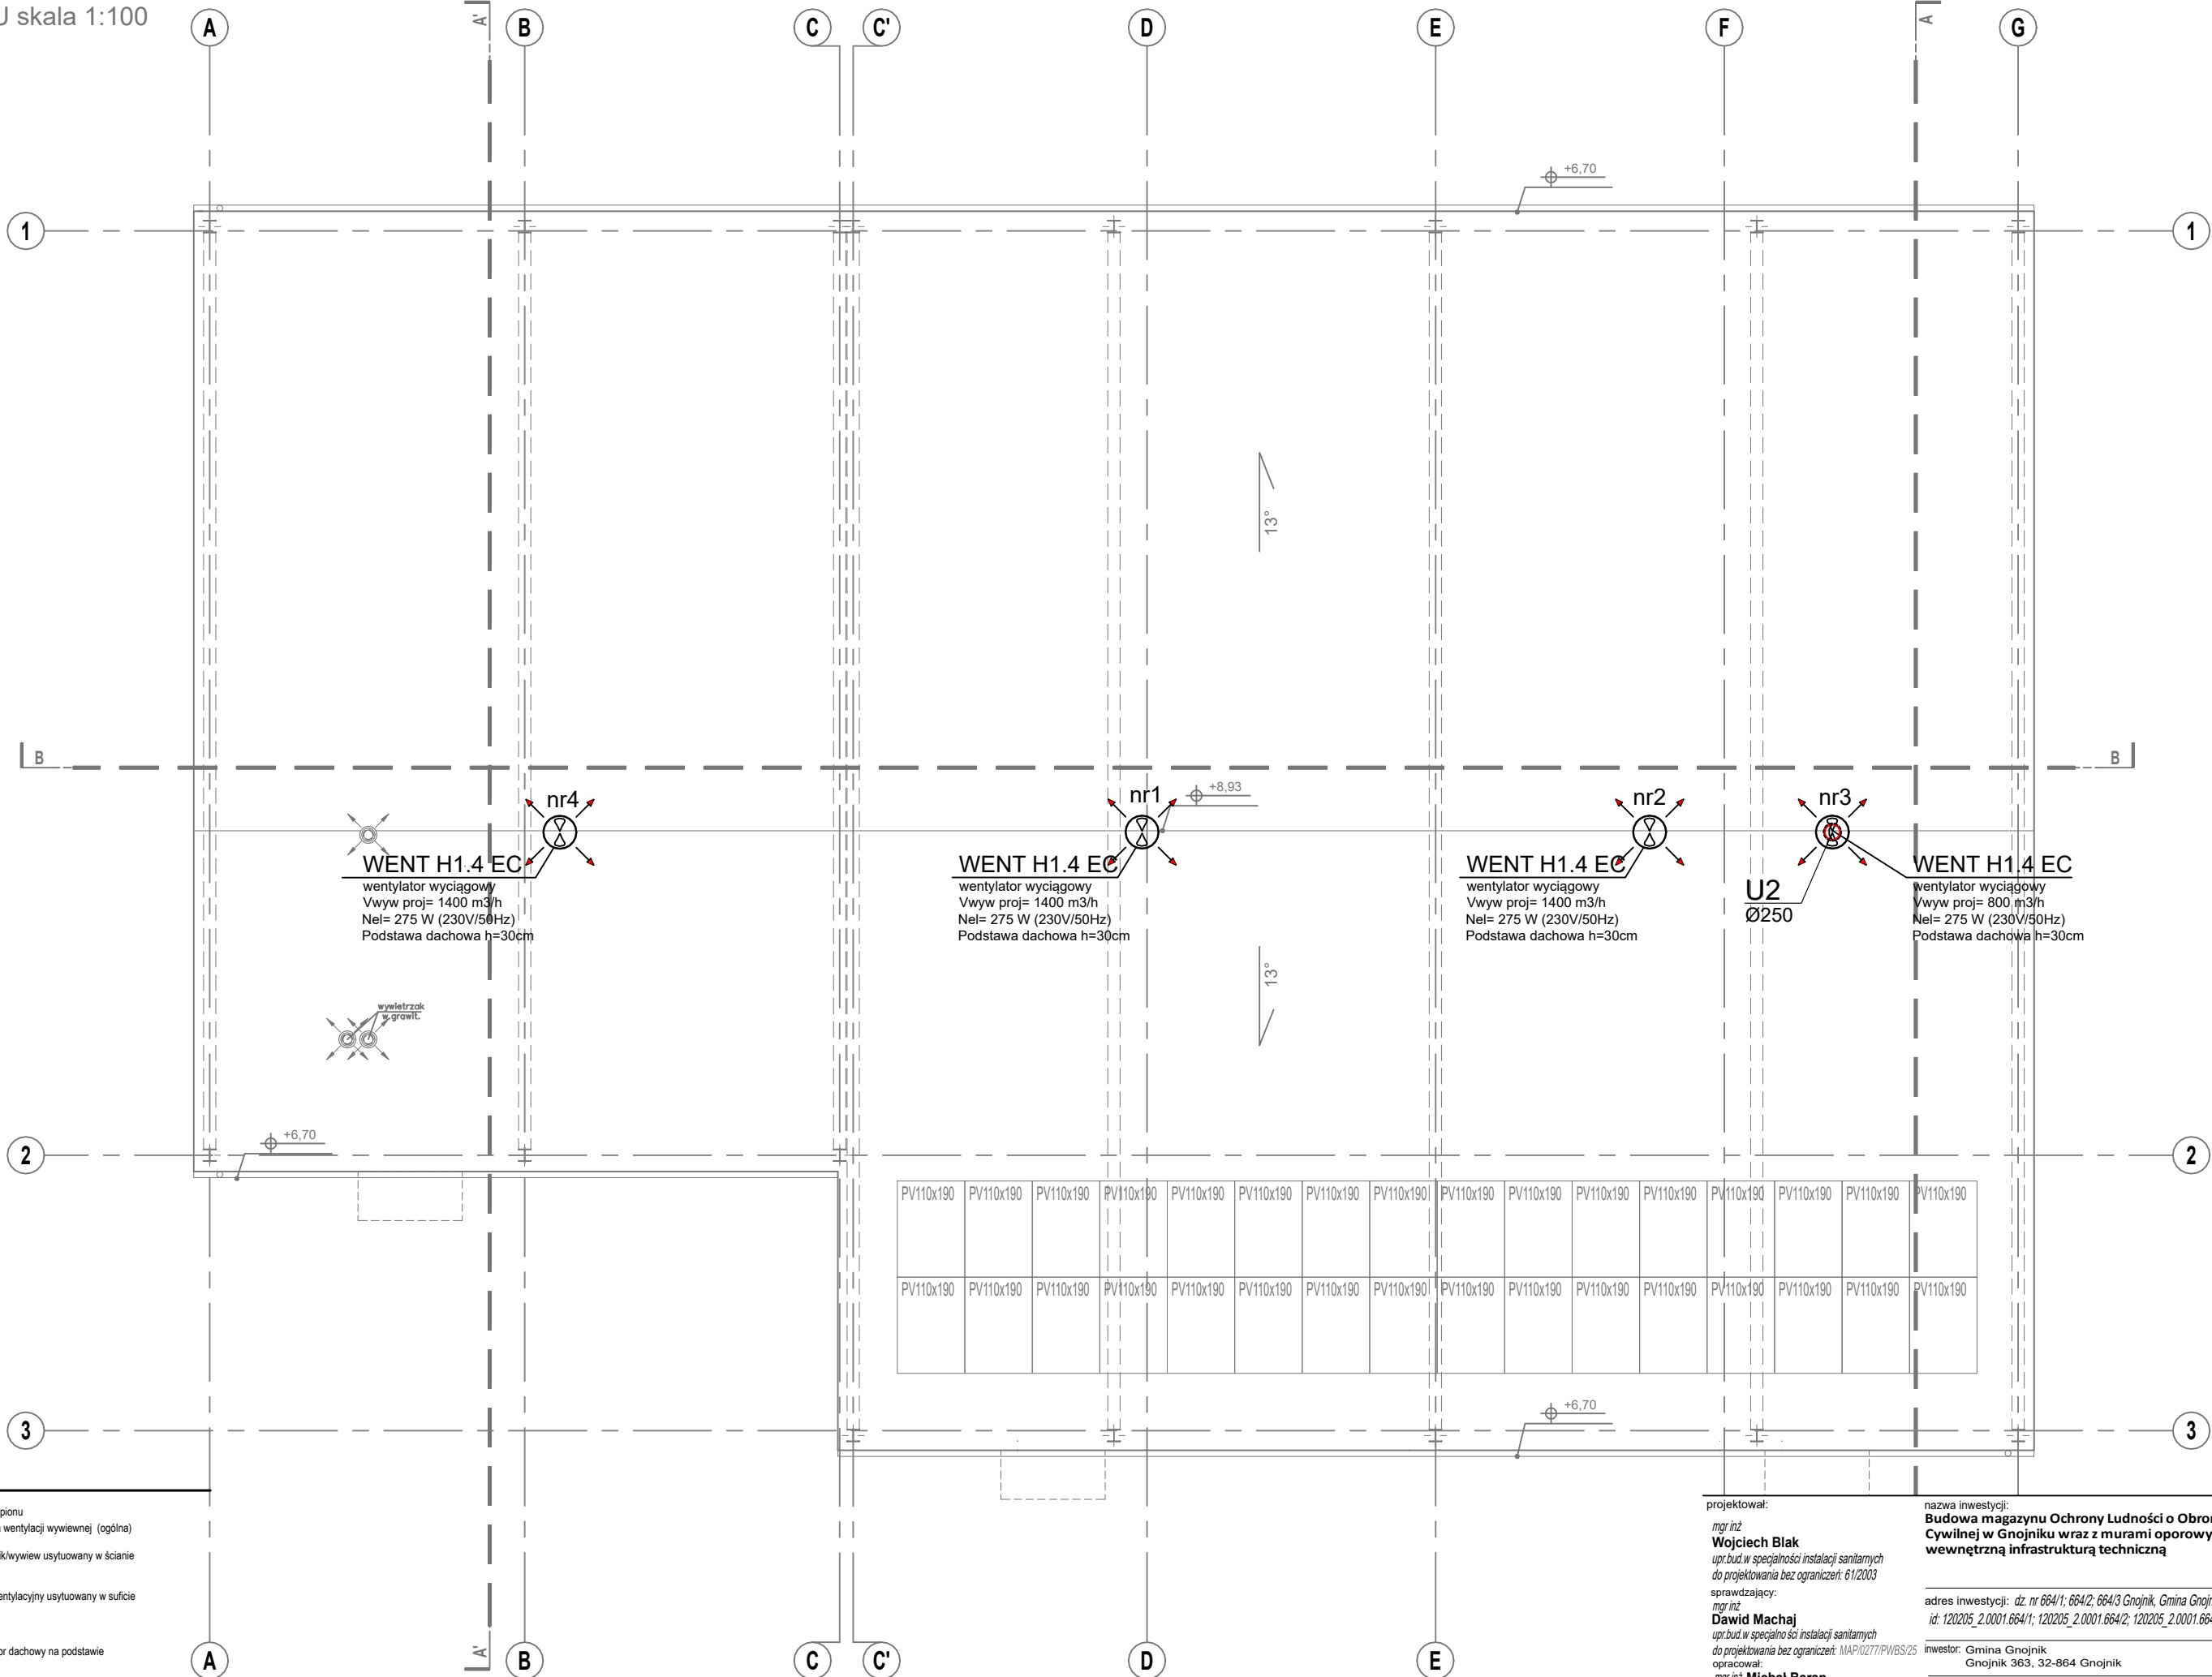

OBJAŚNIENIA:

- Ø125
- średnica pionu
 - instalacja wentylacji wywiewnej (ogólna)
 - 70 m³/h NK Ø125 - nawiewnik/wywiew usytuowany w ścianie
 - 50 m³/h - zawór wentylacyjny usytuowany w suficie
 - nr1 - wentylator dachowy na podstawie

projektował:
mgr inż.
Wojciech Blak
upr.bud.w specjalności instalacji sanitarnych
do projektowania bez ograniczeń: 61/2003

sprawdzający:
mgr inż.
Dawid Machaj
upr.bud.w specjalności instalacji sanitarnych
do projektowania bez ograniczeń: MAP/0277/PWBS/25

opracował:
mgr inż. **Michał Baran**

data opracowania: VIII/2026

nazwa inwestycji:
**Budowa magazynu Ochrony Ludności o Obrony
Cywilnej w Gnojniku wraz z murami oporowymi oraz
wewnętrzną infrastrukturą techniczną**

adres inwestycji: dz. nr 664/1, 664/2, 664/3 Gnojnik, Gmina Gnojnik
id: 120205_2.0001.664/1; 120205_2.0001.664/2; 120205_2.0001.664/3

inwestor: Gmina Gnojnik
Gnojnik 363, 32-864 Gnojnik

rysunek
Rzut dachu
Instalacja wentylacji

skala
1:100

rysunek nr
S-6